



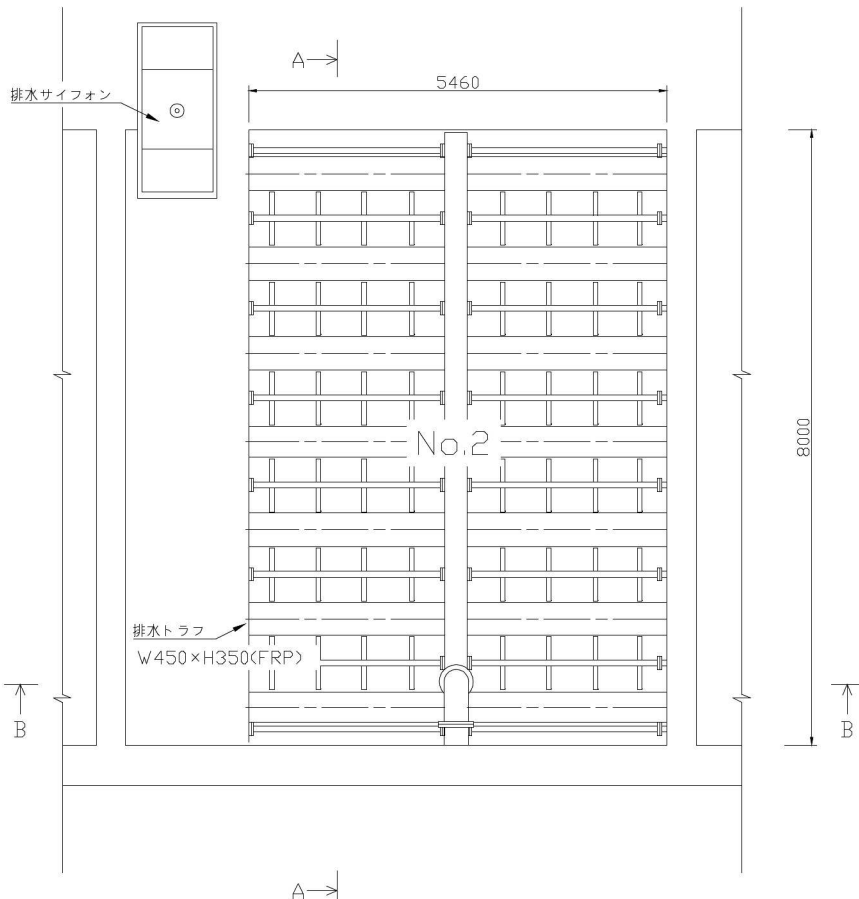


ろ過池 平面図 S=1/50

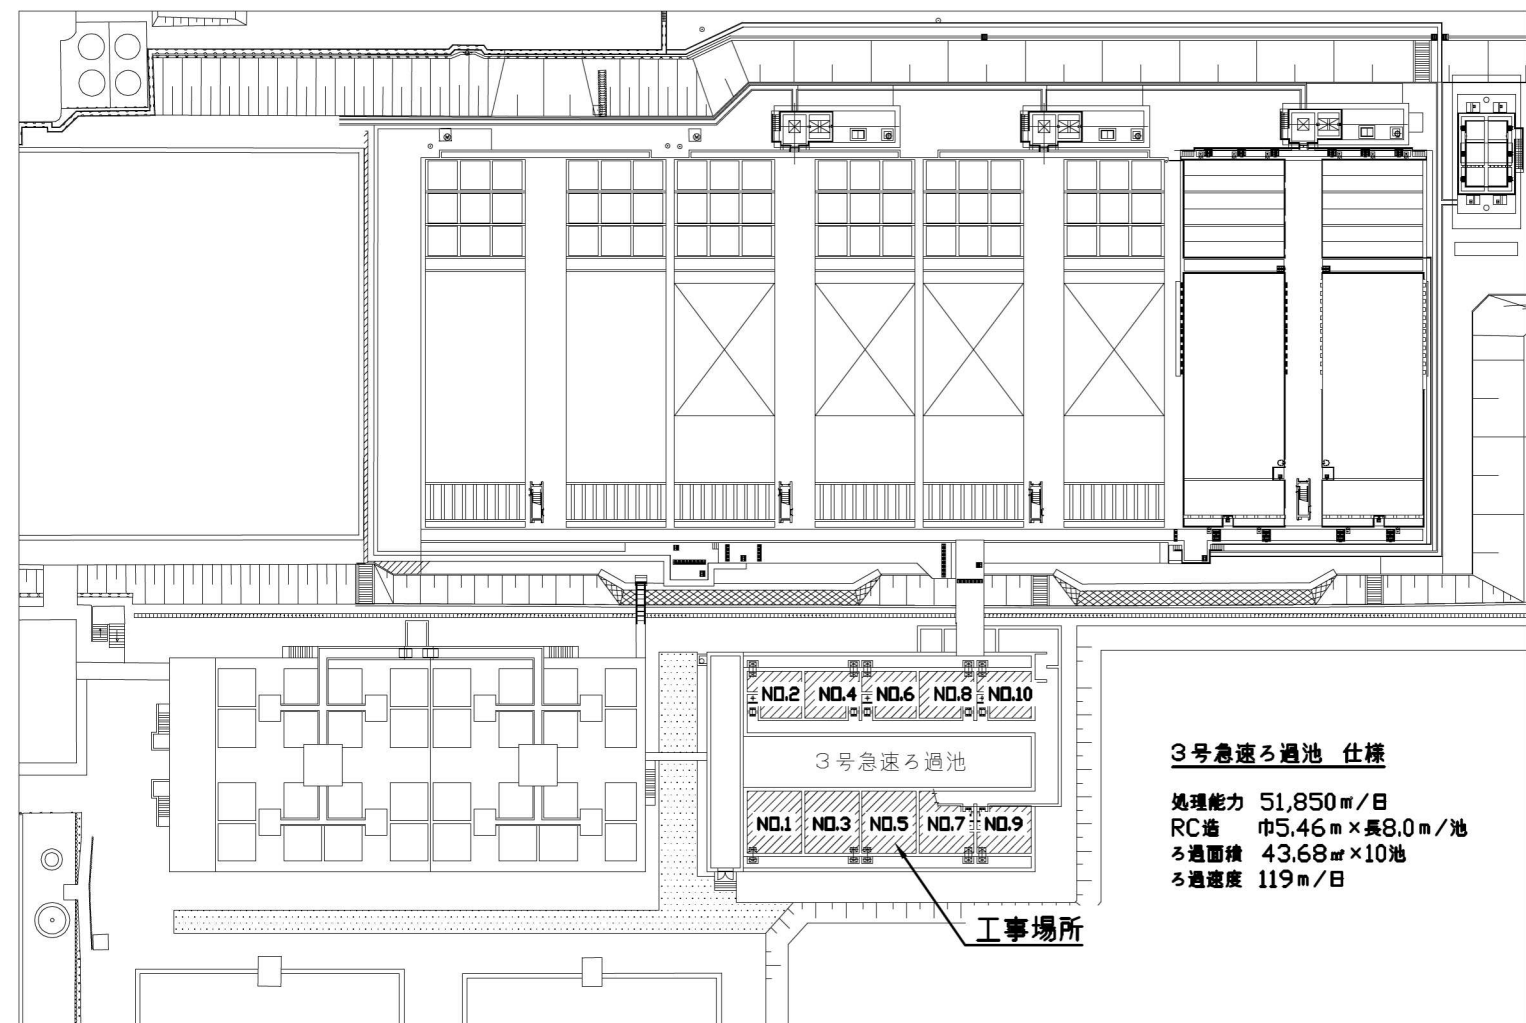


全体 平面図 S=1/500

3号急速ろ過池 仕様
処理能力 51,850 m³/日
RC造 巾5,46 m×長8,0 m/池
ろ過面積 43.68 m²×10池
ろ過速度 119 m/日

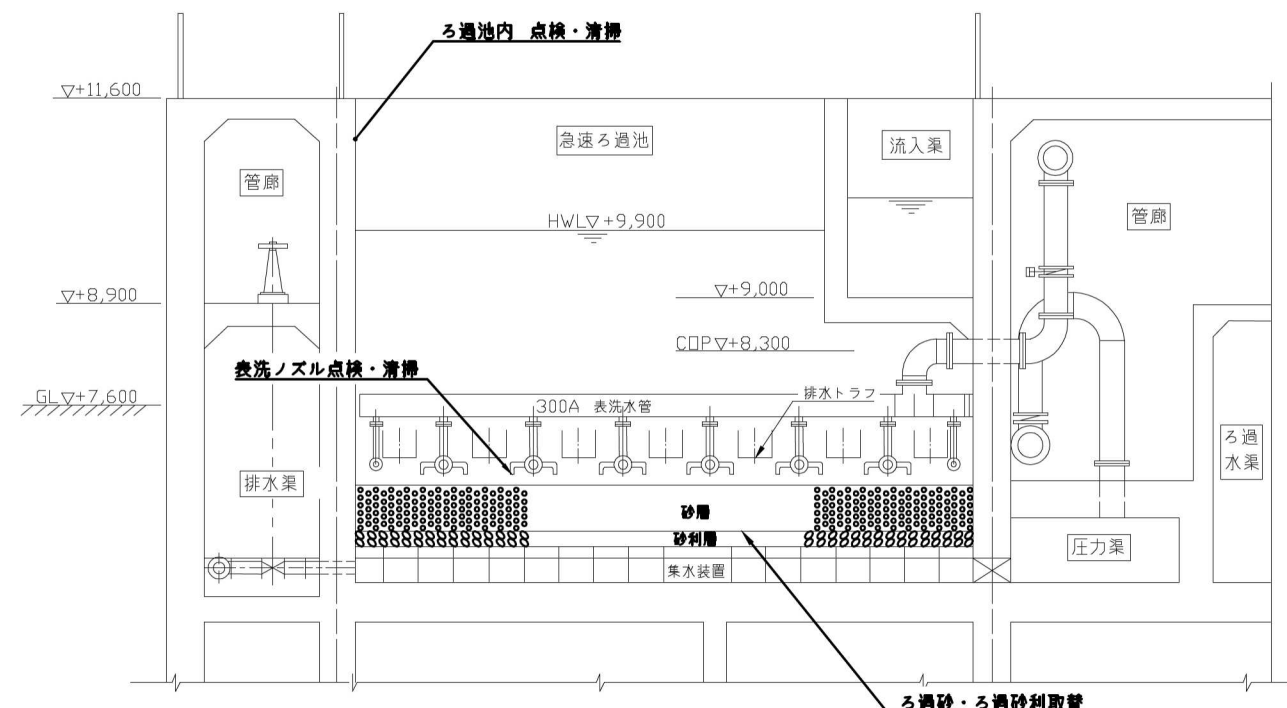

A-A断面 S=1/50

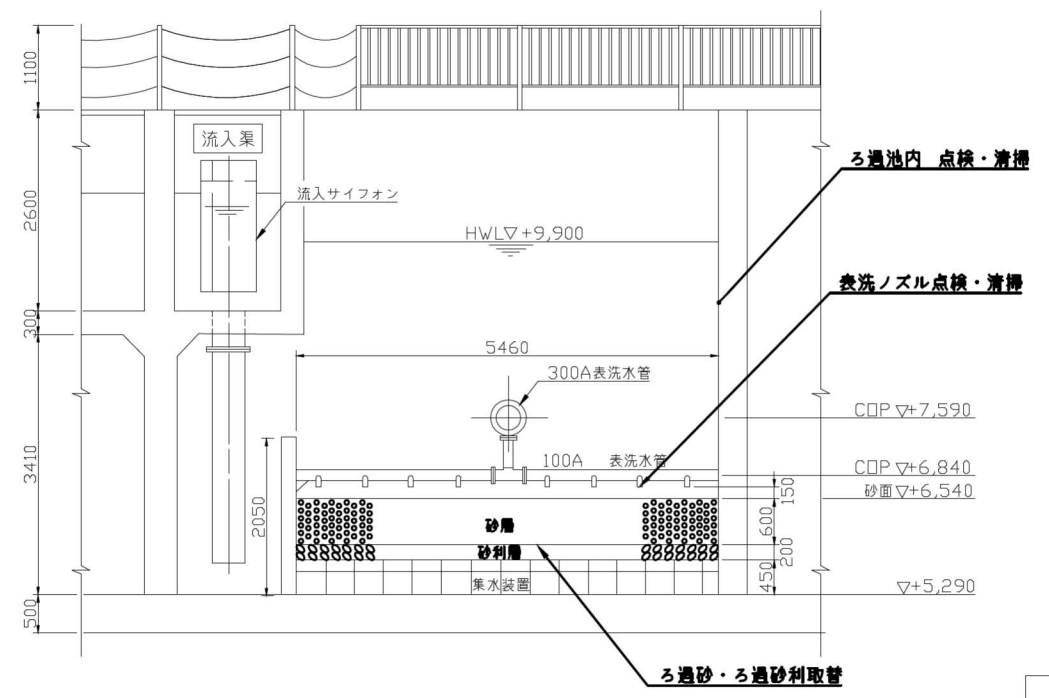

B-B断面 S=1/50

名	NO.1/1			
	三野浄水場3号急速ろ過池ろ層更新工事			
	平面図・断面図			
	縮尺 1/50	1/500	令和 8年	月
課長		係長	設計	
岡山市水道局配水部浄水課				